
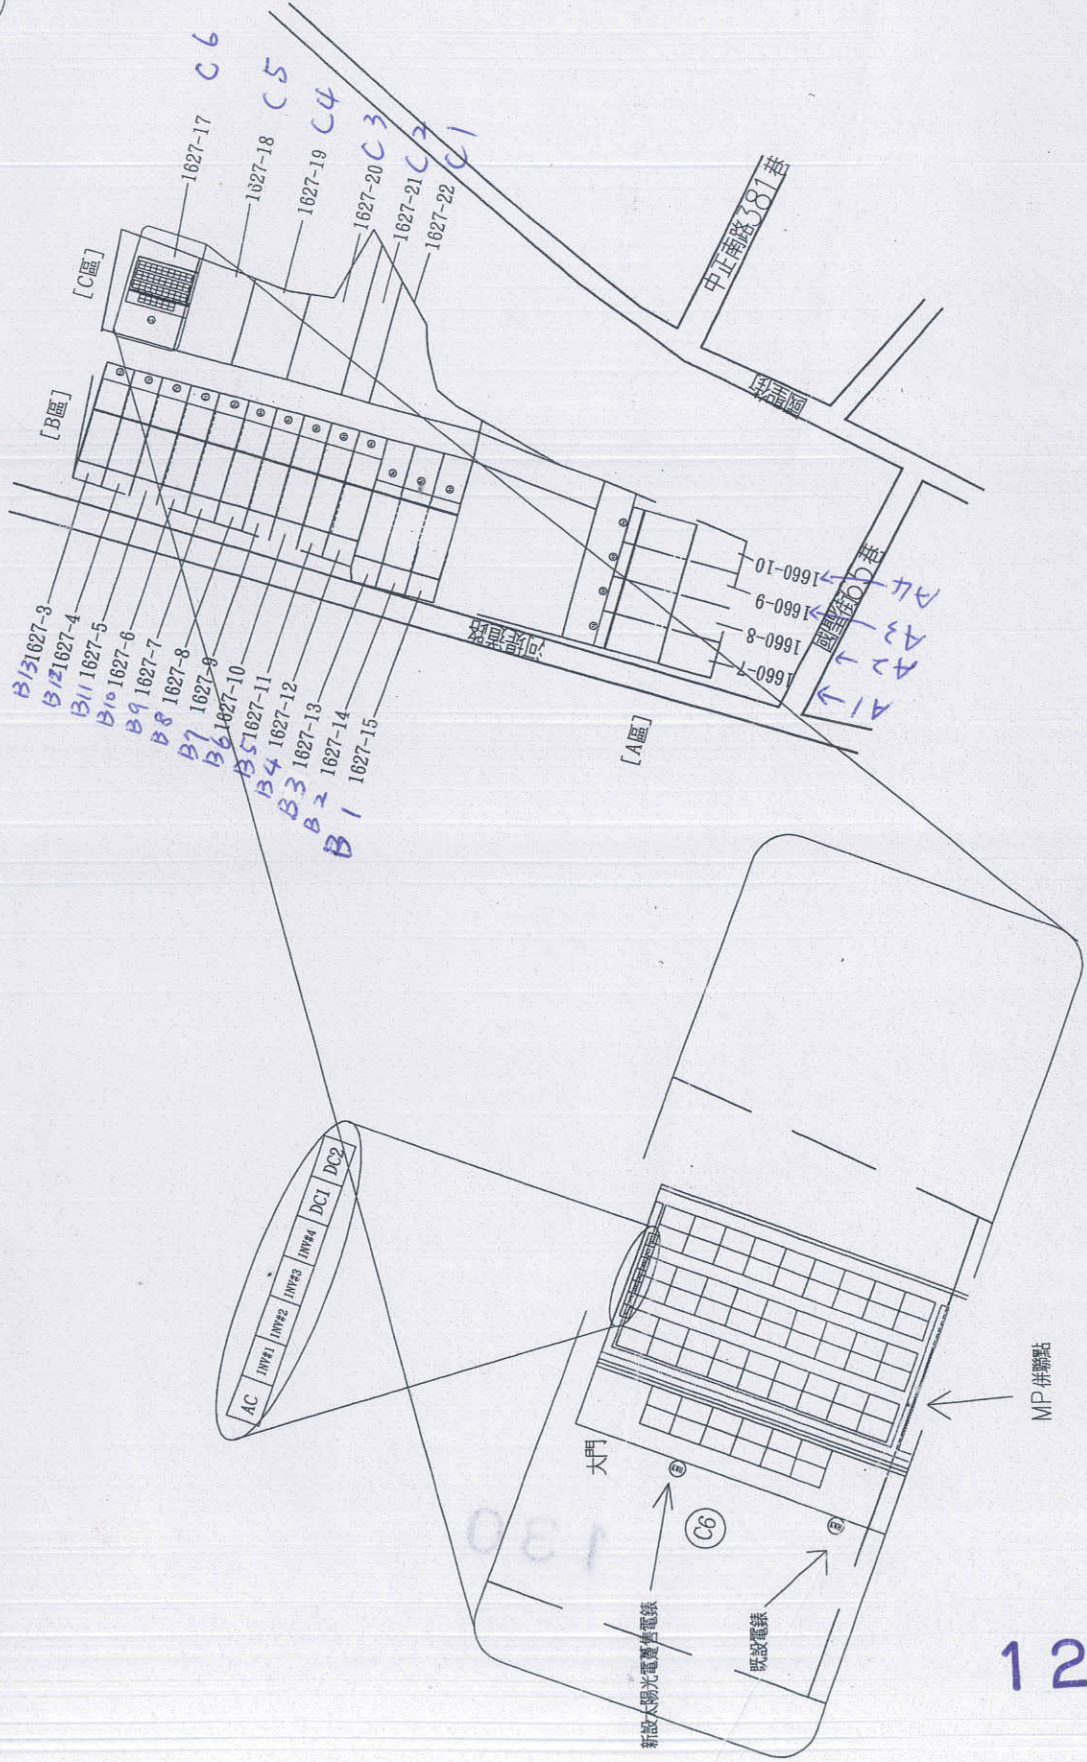


台南市 光 號  
 INV廠牌型號: PrimeVOLT PV-5000E-V / PV-3000E-V 共4台  
 模組廠牌型號: GINTUNG C-300G6S6A  
 額定功率(Pmp): 300Wp  
 共裝置300W PV板共 66PCS, 計19.8KWp  
 12串01併 09串06併

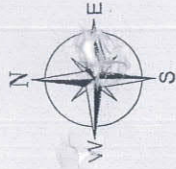

Total Power 300W \* 66 = 19.8KW

| 用戶簽章 | 承裝業簽章 | 監造者簽章 | 用電裝置竣工圖簽章處 |
|------|-------|-------|------------|
|      |       |       |            |

| 用電裝置位點單位簽章處 |     |     |     |
|-------------|-----|-----|-----|
| 抽印者         | 抽驗者 | 審核者 | 核定者 |
|             |     |     |     |

銜接點(幹線)配置圖

興國投資-C6  
 太陽光電新設工程

日期: 107.04.13  
 抽驗者: [Redacted]  
 抽印者: [Redacted]  
 抽驗日期: [Redacted]

圖名: [Redacted]  
 圖號: E-5

附圖